


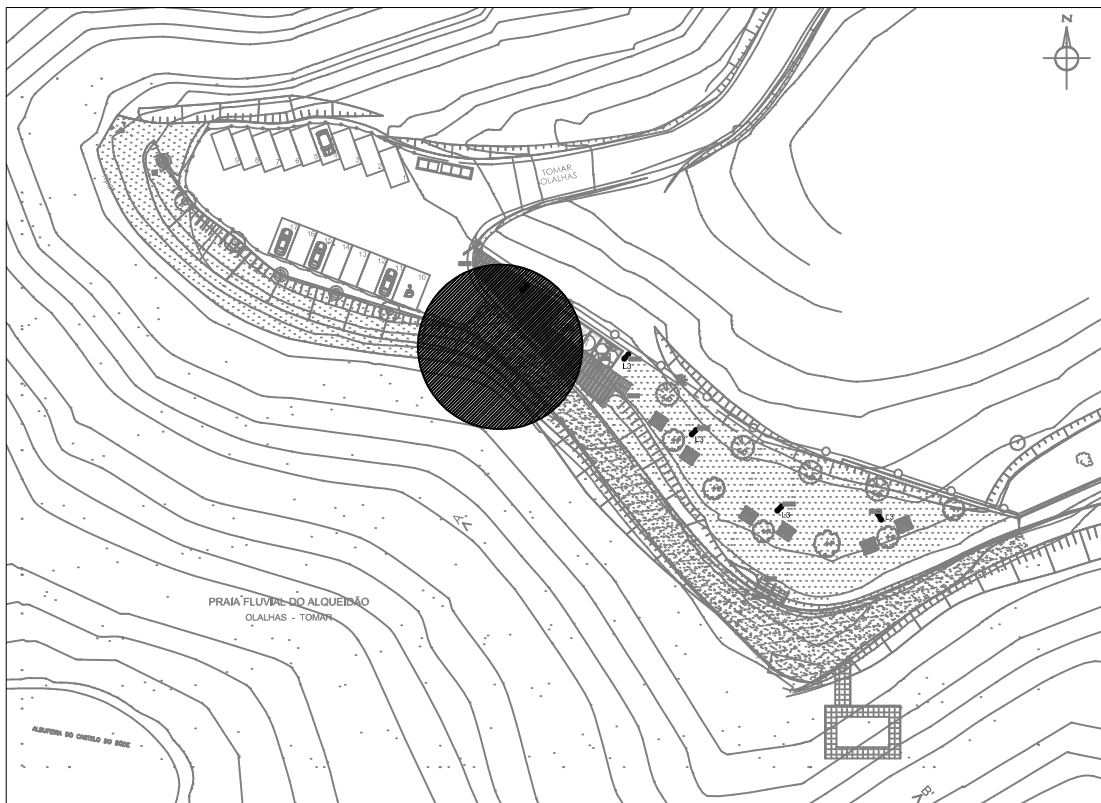

Requerente

MUNICIPIO DE TOMAR

Local

PRAIA FLUVIAL DO ALQUEIDÃO - TOMAR

Especialidade

INSTALAÇÕES ELÉCTRICAS

Fase

EXECUÇÃO

Designação

PLANTA DE LOCALIZAÇÃO

Ficheiro

1/752/IE/IE-01.pdf

Escala

1/1000

Nº Desenho

IE-01

Data

Outubro 2020

templarLUZ

Casal Pinheiro, 3 2305-315 Casais TOMAR - PORTUGAL
Tel. (+351) 249 302 297 geral@templarluz.com | www.templarluz.com

O TÉCNICO

**LUÍS EDUARDO
DE MATOS LOPES**

Assinado de forma digital por LUÍS EDUARDO DE
MATOS LOPES
DN: c=PT, o=Cartão de Cidadão, ou=Assinatura
Qualificada do Cidadão, ou=Cidadão Português,
sn=DE MATOS LOPES, givenName=LUÍS EDUARDO,
serialNumber=B1122999258, cn=LUÍS EDUARDO DE
MATOS LOPES
Dados: 2020.12.09 20:10:07 Z

Luis Eduardo Matos Lopes - OE 64778

Reservados todos os direitos de autor pela legislação em vigor,
Dec. Lei nº 63/85 de 14/3 e Lei nº 114/91 de 3 de Setembro

Revisão:

Data:



Assunto:

SÍMBOLO	DESCRIÇÃO
	QUADRO ELÉCTRICO
	PORTINHOLA DE ENTRADA
	CONTADOR DE ENERGIA
	CANALIZAÇÃO VER DIAGRAMA DE LIGAÇÕES
	ELETRODO DE TERRA E LIGADOR AMOVIVEL

NOTAS DE SÍNTESE:

A CONSULTA DAS PEÇAS DESENHADAS NÃO DISPENSA A CONSULTA DA MEMÓRIA DESCRITIVA, PELO QUE SE RECOMENDA A SUA LEITURA.

TODAS AS COTAS DEVERÃO SER CONFIRMADAS COM O PROJECTO DE ARQUITECTURA

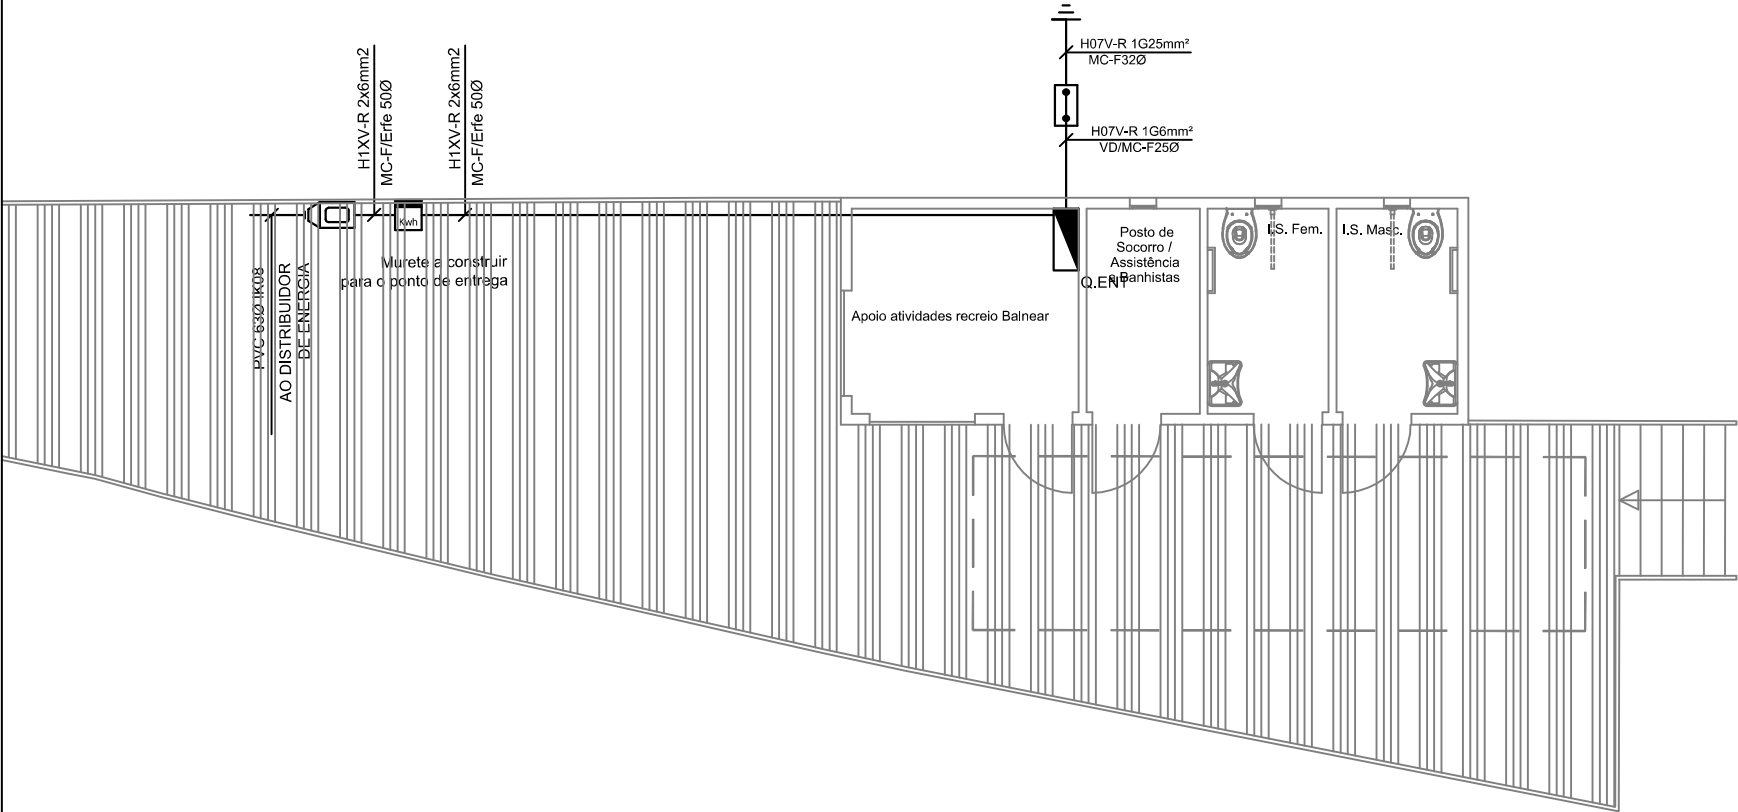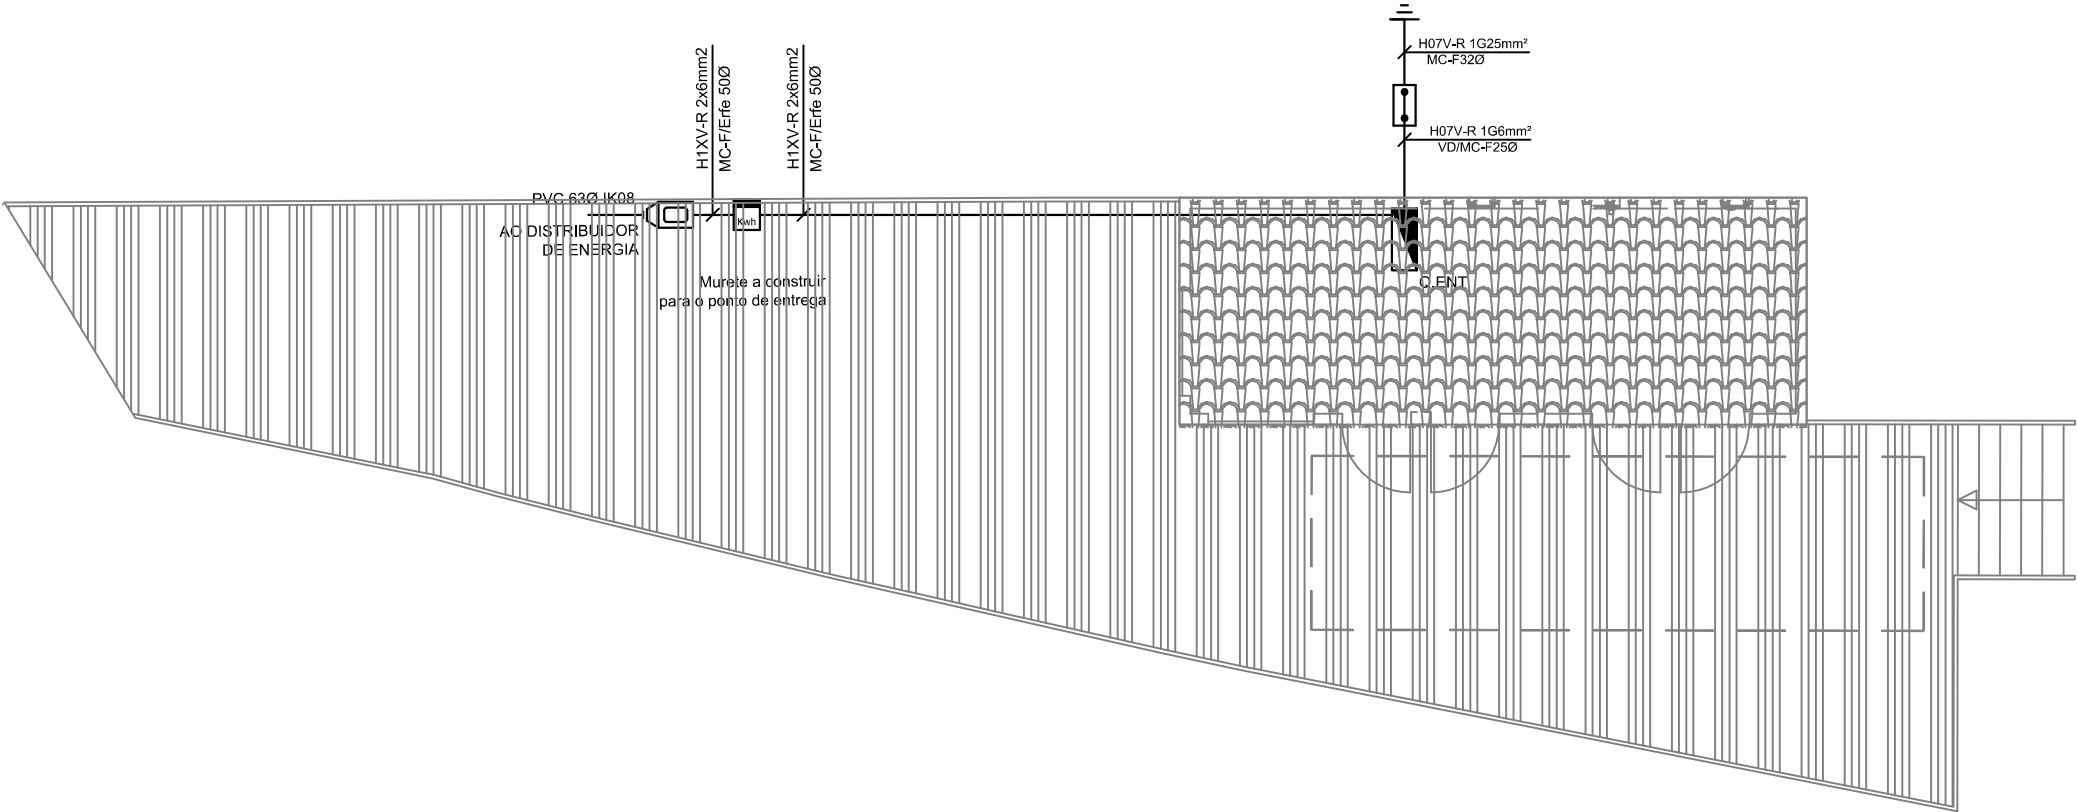

	CLASSIFICAÇÃO QUANTO AO AMBIENTE / UTILIZAÇÕES																UTILIZAÇÃO					EDF.		C. Materiais		
DESIGNAÇÃO LOCAIS	AA	AB	AC	AD	AE	AF	AG	AH	AJ	AK	AL	AM	AN	AP	AQ	AR	AS	BA	BB	BC	BD	BE	CA	CB	IP min	IK min
Posto de socorro	4	4	1	1	1	1	1	1	1	1	1	1	1	1	1	1	1	1	1	2	1	1	1	1	20	2
Apoio atividades recreio	4	4	1	1	1	1	1	1	1	1	1	1	1	1	1	1	1	1	1	2	1	1	1	1	20	2
instalação sanitária	4	4	1	1	1	1	1	1	1	1	1	1	1	1	1	1	1	1	1	2	1	1	1	1	20	2
Vestiário	4	4	1	2	1	1	1	1	1	1	1	1	1	1	1	1	1	1	2	2	1	1	1	1	21	2
Exterior não coberto	8	8	1	4	2	1	1	1	1	1	1	1	1	1	1	1	1	1	2	3	1	1	1	1	55	7

Requerente	
MUNICIPIO DE TOMAR	
Local	
PRAIA FLUVIAL DO ALQUEIDÃO - TOMAR	
Especialidade	
INSTALAÇÕES ELÉCTRICAS	
Fase	
EXECUÇÃO	
Designação	Nº Desenho
CIRCUITOS DE ALIMENTAÇÃO DE ENERGIA CLASSIFICAÇÃO DE LOCAIS	IE-02
Ficheiro	
1/752/IE/IE-02.pdf	
Escala	Data
1/100	Outubro 2020

Casal Pinheiro, 3 2305-315 Casais TOMAR - PORTUGAL
Tel. (+351) 249 302 297 geral@templarluz.com | www.templarluz.com

O TÉCNICO

LUÍS EDUARDO DE MATOS LOPES

Assinado de forma digital por LUÍS EDUARDO DE MATOS LOPES
DN: c=PT, o=Cartão de Cidadão, ou=Assinatura Qualificada do Cidadão, ou=Cidadão Português, sn=DE MATOS LOPES, givenName=LUÍS EDUARDO, serialNumber=BI122999258, cn=LUÍS EDUARDO DE MATOS LOPES
Dados: 2020.12.09 20:10:51 Z

Luís Eduardo Matos Lopes - OE 64778

Reservados todos os direitos de autor pela legislação em vigor,
Dec. Lei nº 63/85 de 14/3 e Lei nº 114/91 de 3 de Setembro


Revisão:	Data:	Assunto:

SÍMBOLO	DESCRIÇÃO
	QUADRO ELÉCTRICO
	CAIXA DE DERIVAÇÃO / CAIXA DE APARELHAGEM DE DUPLIO FUNDO.
	CAIXA DE DERIVAÇÃO / CAIXA DE APARELHAGEM DE DUPLIO FUNDO. - EXISTENTE
	APARELHO DE ILUM. SEGURANÇA NÃO MANTIDO
	APARELHO DE ILUM. SEGURANÇA MANTIDO
	SINALETICA DE EVACUAÇÃO
	H05VV-UJ 2x1,5mm2

NOTAS DE SÍNTESE:

A CONSULTA DAS PEÇAS DESENHADAS NÃO DISPENSA A CONSULTA DA MEMÓRIA DESCRITIVA, PELO QUE SE RECOMENDA A SUA LEITURA.

TODAS AS COTAS DEVERÃO SER CONFIRMADAS COM O PROJECTO DE ARQUITECTURA

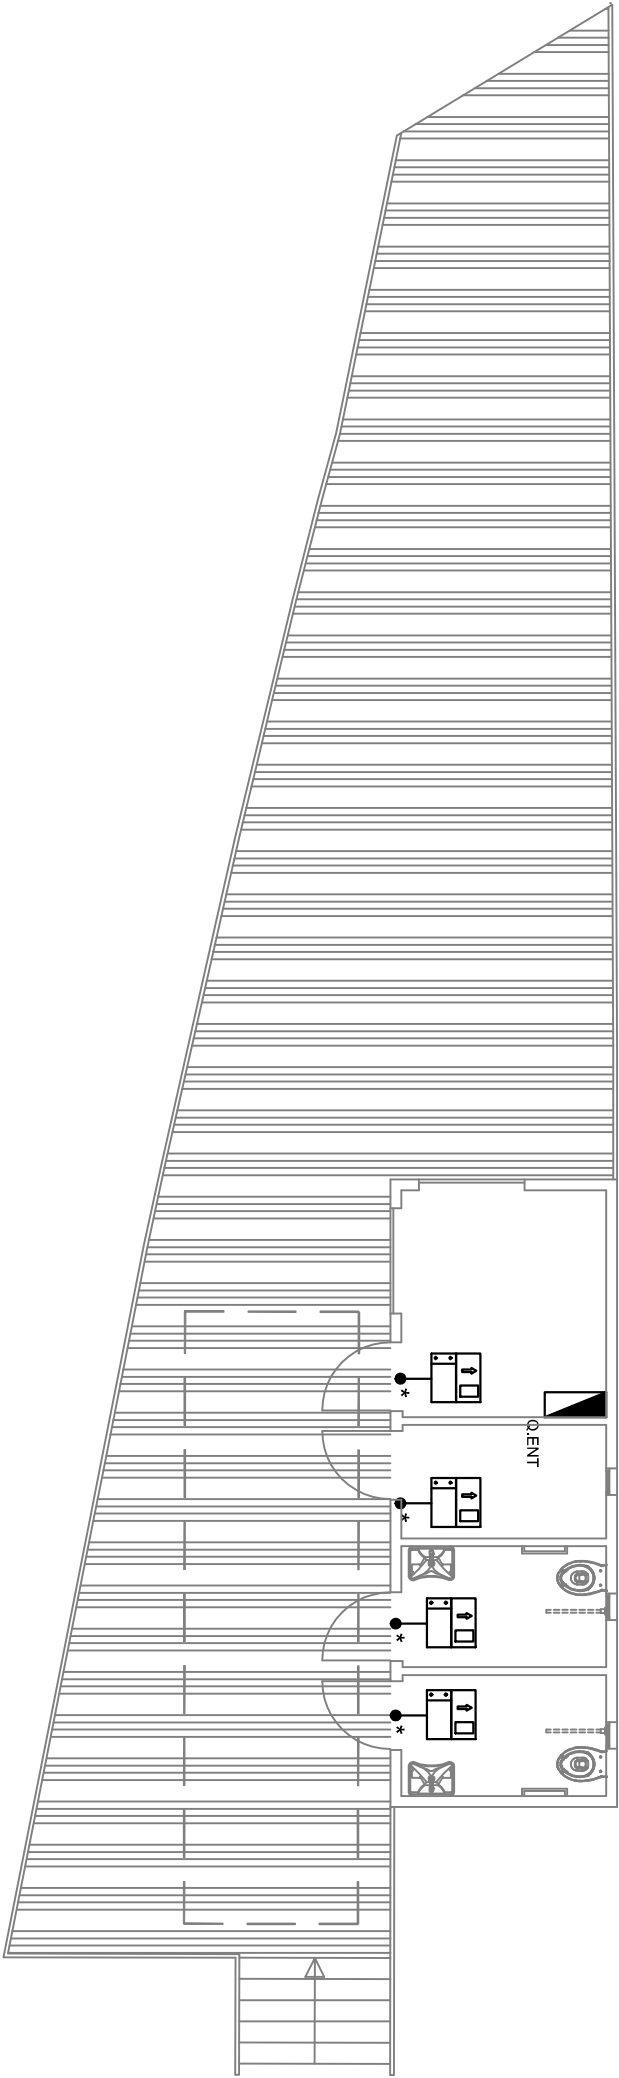

Requerente	MUNICIPIO DE TOMAR
Local	PRAIA FLUVIAL DO ALQUEIDÃO - TOMAR
Especialidade	INSTALAÇÕES ELÉCTRICAS
Fase	EXECUÇÃO
Designação	CIRCUITOS DE ILUMINAÇÃO DE SEGURANÇA
Nº Desenho	IE-04
Arquivo	1/752/IE/IE-04 .pdf
Escala	1/100
Data	Outubro 2020
Assunto	
Assunto	
Assunto	



TemplarLuz

Casal Pinheiro, 3 2305-315 Casais TOMAR - PORTUGAL
Tel. (+351) 249 302 297 geral@templarluz.com | www.templarluz.com

O TÉCNICO

LUÍS EDUARDO DE MATOS LOPES

Assinado de forma digital por LUÍS EDUARDO DE MATOS LOPES
DN: cn=LUÍS EDUARDO DE MATOS LOPES, ou=Cidadão Português, sr=DE MATOS LOPES, givenName=LUÍS EDUARDO, serialNumber=817299258, cn=LUÍS EDUARDO DE MATOS LOPES
Dados: 2020.12.09 20:11:46 Z

Reservados todos os direitos de autor pela legislação em vigor,
Deac. Lei nº 63/85 de 14/3 e Lei nº 11/91 de 3 de Setembro


Revisão: Data: Assunto:

SÍMBOLO	DESCRIÇÃO
	QUADRO ELÉCTRICO
	CAIXA DE DERIVAÇÃO / CAIXA DE APARELHAGEM DE DUPLO FUNDO.
	PONTO DE LUZ MURAL
	PONTO DE LUZ TECTO
	INTERRUPTOR SIMPLES
	COMUTADOR DE LUSTRE
	SENSOR PRESENÇA 180°
	APARELHO DE ILUMINAÇÃO - VER MID

NOTAS DE SÍNTESE:

A CONSULTA DAS PEÇAS DESENHADAS NÃO DISPENSA A CONSULTA DA MEMÓRIA DESCRITIVA, PELO QUE SE RECOMENDA A SUA LEITURA.

TODAS AS COTAS DEVERÃO SER CONFIRMADAS COM O PROJECTO DE ARQUITECTURA

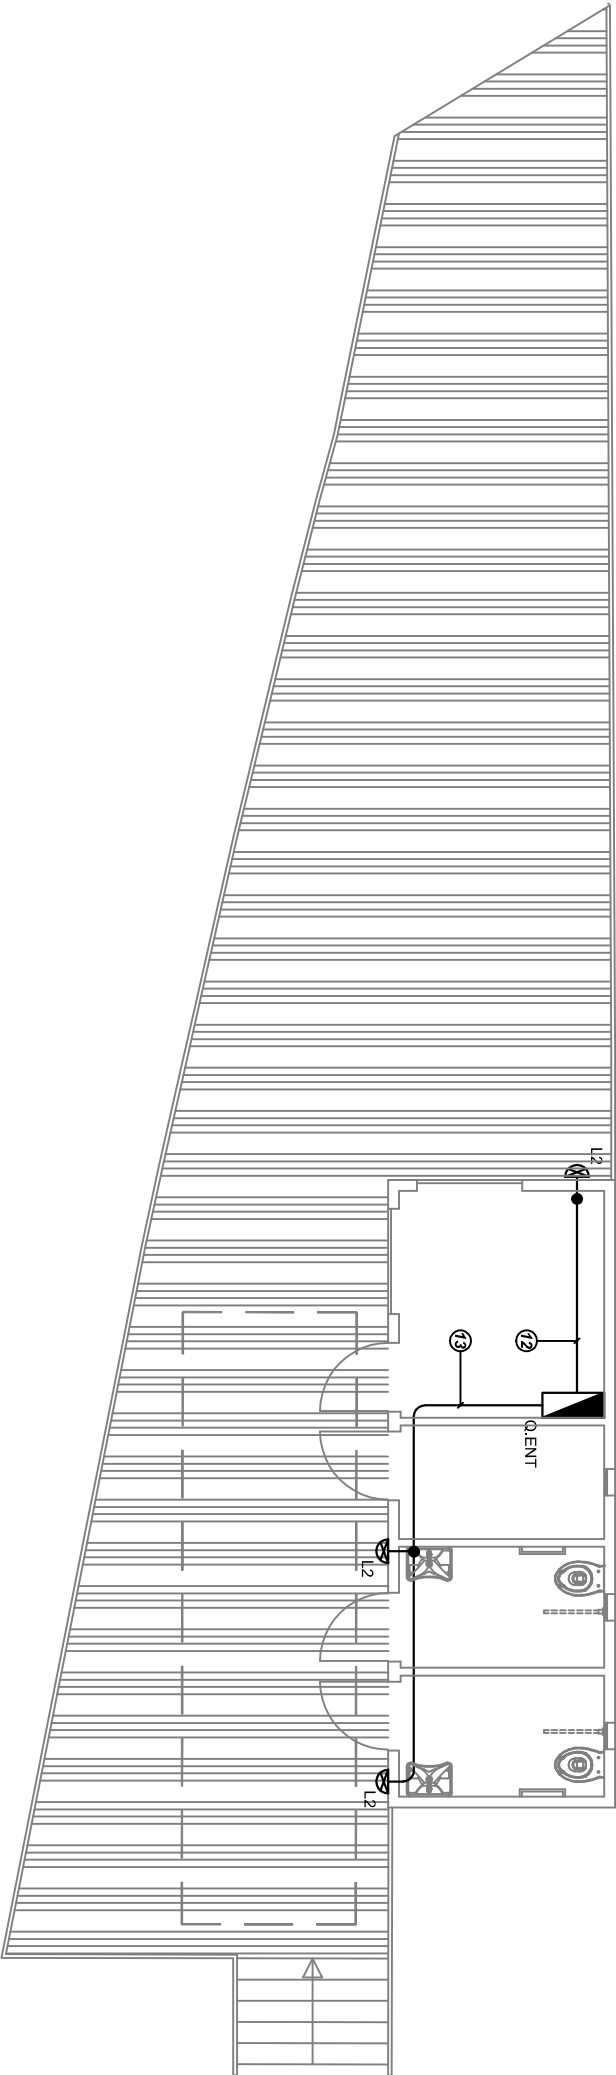

Requerente	MUNICÍPIO DE TOMAR
Local	PRAIA FLUVIAL DO ALQUEIDÃO - TOMAR
Especialidade	INSTALAÇÕES ELÉCTRICAS
Fase	EXECUÇÃO
Designação	CIRCUITOS DE ILUMINAÇÃO EXTERIOR(EDIFÍCIO)
Nº Desenho	IE-05
Ficheiro	1/752/IE/IE-05 .pdf
Escala	1/100
Data	Outubro 2020
Casal Pinheiro, 3 2305-315 Casais TOMAR - PORTUGAL Tel. (+351) 249 302 297 geral@templarLuz.com www.templarLuz.com O TÉCNICO LUÍS EDUARDO DE MATOS LOPES Assinado de forma digital por LUÍS EDUARDO DE MATOS LOPES DN: c=PT, o=Cartão de Cidadão, ou=Assinatura Qualificada do Cidadão, ou=Cidadão Português, sn=DE MATOS LOPES, givenName=LUÍS EDUARDO, serialNumber=B1122999258, cn=LUÍS EDUARDO DE MATOS LOPES Dados: 2020.10.09 20:12:13 Z	
Reservados todos os direitos de autor pela legislação em vigor. Drec. Lei nº 63/85 de 14/3 e Lei nº 114/91 de 3 de Setembro	
Revisão:	Data: Assunto:




SÍMBOLO	DESCRIÇÃO
 L3	CONJUNTO DE ILUMINAÇÃO AUTÔNOMO VER MD

A CONSULTA DAS PEÇAS DESENHADAS NÃO DISPENSA A CONSULTA DA MEMÓRIA DESCRITIVA, PELO QUE ASE RECONDA A SUA LEITURA.

O CONJUNTO DE ILUMINAÇÃO DO TIPO L3, É UM EQUIPAMENTO AUTÔNOMO, APESAR DE REFERIDO, NÃO FAZ PARTE INTEGRANTE DO PROJETO DE INSTALAÇÕES ELÉTRICAS, A SUA INSTALAÇÃO SERÁ EFECTUADA PELO TÉCNICO INSTALADOR DAS INSTALAÇÕES ELÉCTRICAS DO EDIFÍCIO DE APOIO À PRAIA FLUVIAL DO ALQUEIDÃO.


[illegible]

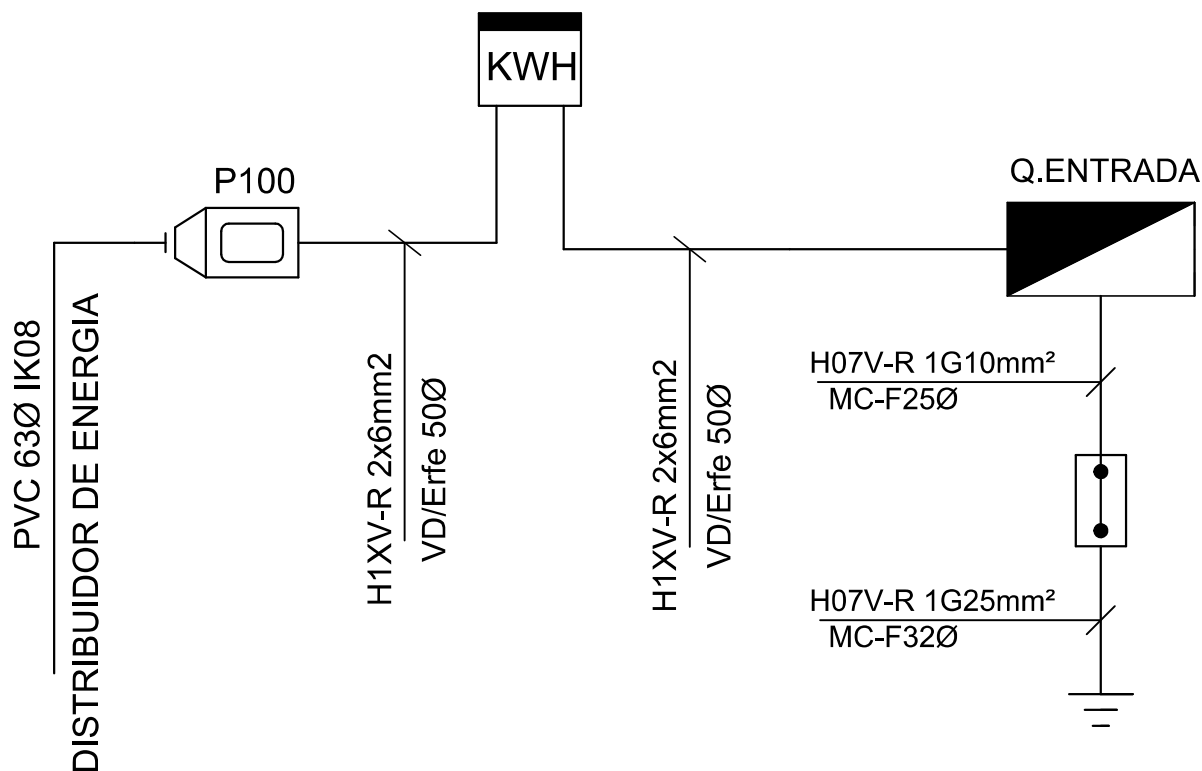

Requerente	
MUNICIPIO DE TOMAR	
Local	
PRAIA FLUVIAL DO ALQUEIDÃO - TOMAR	
Especialidade	
INSTALAÇÕES ELÉCTRICAS	
Fase	
EXECUÇÃO	
Designação	Nº Desenho
DIAGRAMA GERAL DE ALIMENTAÇÕES	IE-08
Ficheiro	
1/752/IE/IE-08.pdf	
Escala	Data
S/E	Outubro 2020

		
Casal Pinheiro, 3 2305-315 Casais TOMAR - PORTUGAL Tel. (+351) 249 302 297 geral@templarluz.com www.templarluz.com		
O TÉCNICO		
LUÍS EDUARDO DE MATOS LOPES Assinado de forma digital por LUÍS EDUARDO DE MATOS LOPES DN: c=PT, o=Cartão de Cidadão, ou=Assinatura Qualificada do Cidadão, ou=Cidadão Português, sn=DE MATOS LOPES, givenName=LUÍS EDUARDO, serialNumber=B1122999258, cn=LUÍS EDUARDO DE MATOS LOPES Dados: 2020.12.09 20:13:43 Z		
Luis Eduardo Matos Lopes - OE 64778		
Reservados todos os direitos de autor pela legislação em vigor, Dec. Lei nº 63/85 de 14/3 e Lei nº 114/91 de 3 de Setembro		
Revisão:	Data:	Assunto:

	INT. DIFERENCIAL COM CALIBRE E Nº POLOS INDICADOS NOS ESQ.
	DISJUNTOR COM CALIBRE E Nº POLOS INDICADOS NOS ESQUEMAS.
	CONTACTOR MODULAR COM CALIBRE E POLOS INDICADOS ESQUEMAS
	BORNE DE LIGAÇÃO.
	COMUTADOR 3 POSIÇÕES (AUTOMÁTICO – 0 – MANUAL)
	INTERRUPTOR HORÁRIO 16A UM CANAL – COM RESERVA 24H.
	INTERRUPTOR UNIPOLAR 25A COM SINALIZAÇÃO LUMINOSA SB125V
	TRASFORMADOR 230V~ / 24V~ 250VA
	INTERRUPTOR COM CALIBRE E Nº POLOS INDICADOS NOS ESQUEMAS
	SECCIONADOR PORTA FUSIVEL EQUIPADO COM FUSIVEL DE 2A
	SINALIZAÇÃO DE FASES (ENCARNADO/VERDE/AMARELO)
	AMPERIMENTO DE INSTALAÇÃO EM PAINEL (0–400A)
	VOLTIMETRO DE INSTALAÇÃO EM PAINEL (0–400V)
	COMUTADOR DE VOLTIMETRO DE PAINEL (L1–L2–L3–N)
	FASIMETRO DE INSTALAÇÃO EM PAINEL

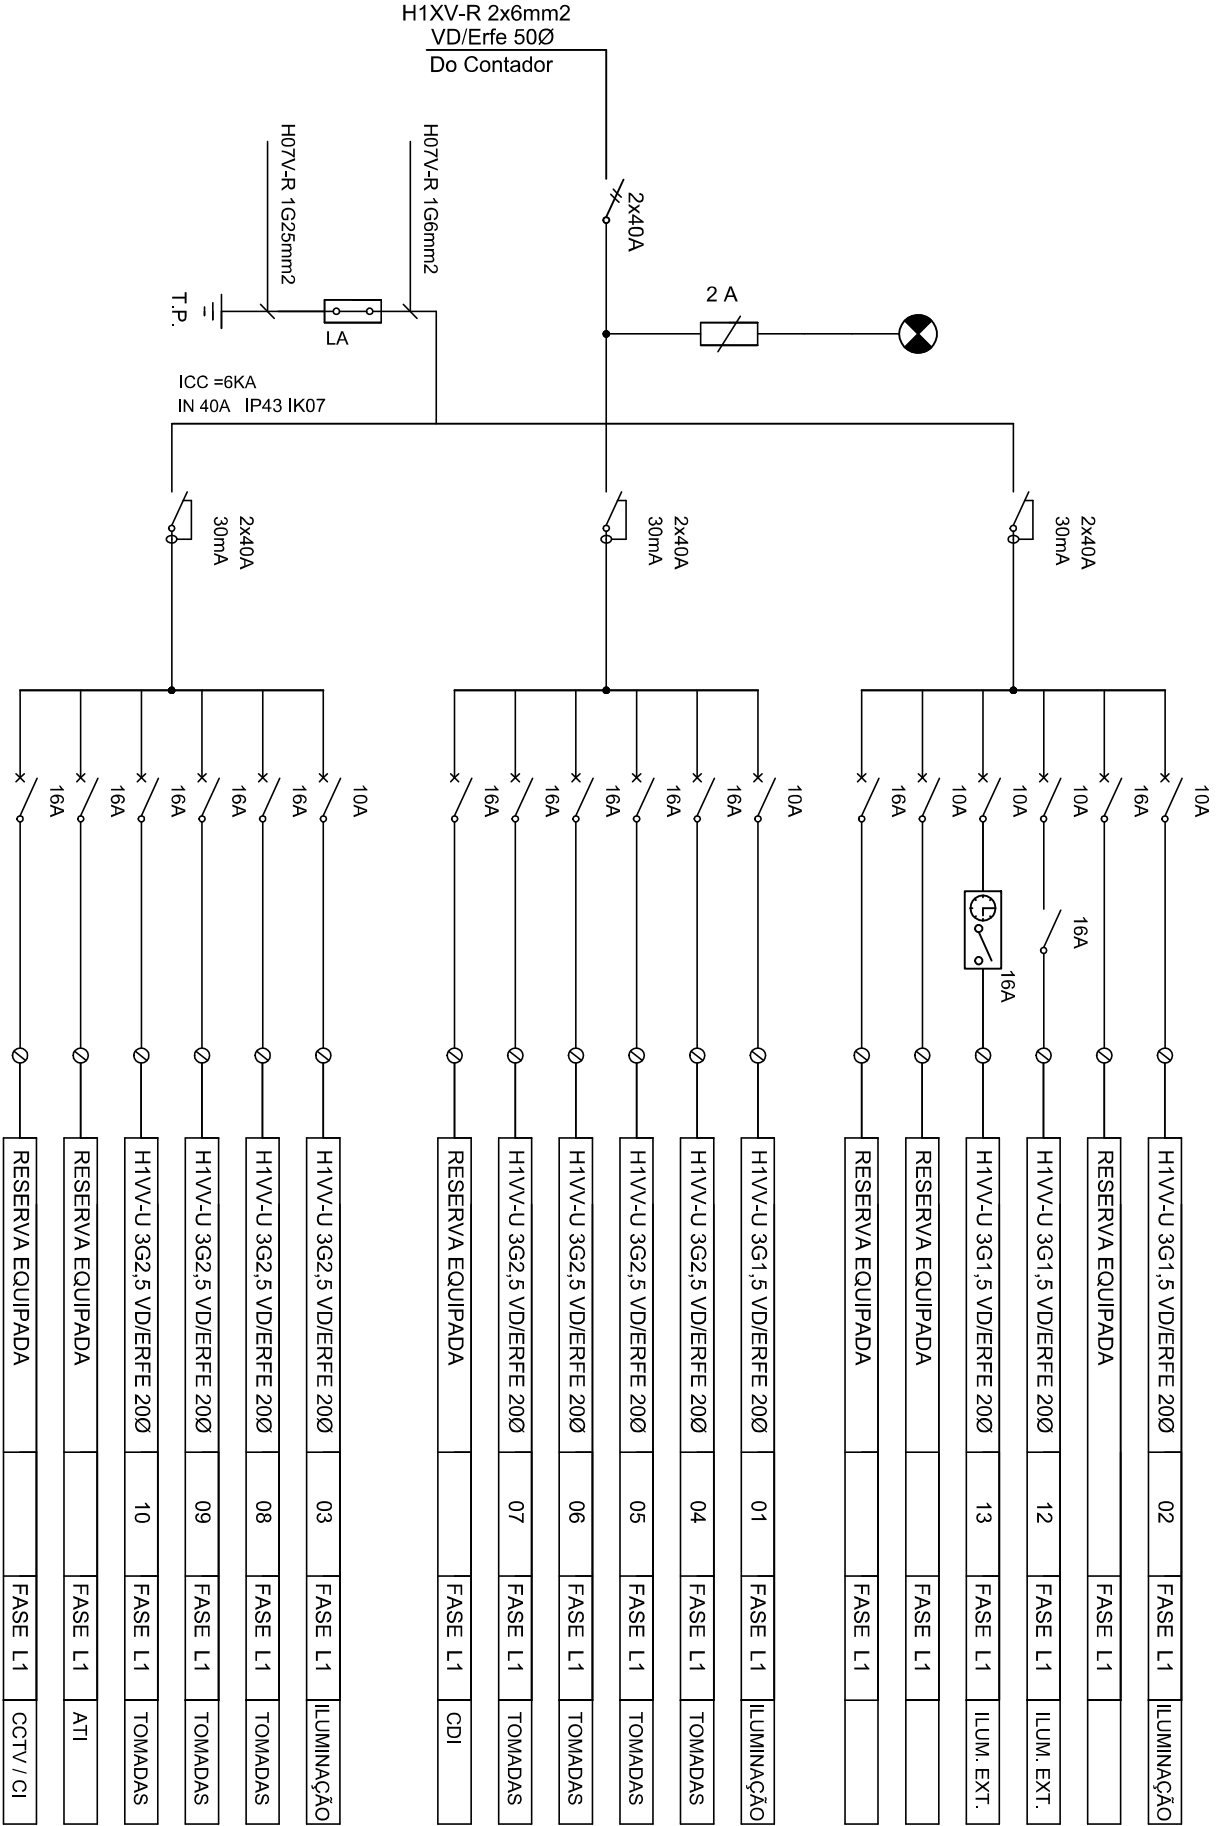

Requerente	MUNICIPIO DE TOMAR
Local	PRAIA FLUVIAL DO ALQUEIDÃO - TOMAR
Especialidade	INSTALAÇÕES ELÉCTRICAS
Fase	EXECUÇÃO
Designação	ESQUEMA UNIFILAR DE Q. ENT
Nº Desenho	IE-09
Ficheiro	1/752/IE/IE-09 .pdf
Escala	S/E
Data	Outubro 2020

Casal Pinheiro, 3 2305-315 Casais TOMAR - PORTUGAL
Tel. (+351) 249 302 297 geral@templarluz.com | www.templarluz.com

O TÉCNICO

LUÍS EDUARDO DE MATOS LOPES

Assinado de forma digital por LUÍS EDUARDO DE MATOS LOPES
DN: c=PT, o=Câmara de Castelo, ou=Assinatura Qualificada do Castelo, ou=Câmara Portuguesa, sm=DE MATOS LOPES, ou=LUÍS EDUARDO DE MATOS LOPES, serialNumber=812299258, cn=LUÍS EDUARDO DE MATOS LOPES

Reservados todos os direitos de autor pela legislação em vigor.
Direc. Lei nº 63/85 de 14/3 e Lei nº 114/91 de 3 de Setembro

Revisão: Data: Assunto: